



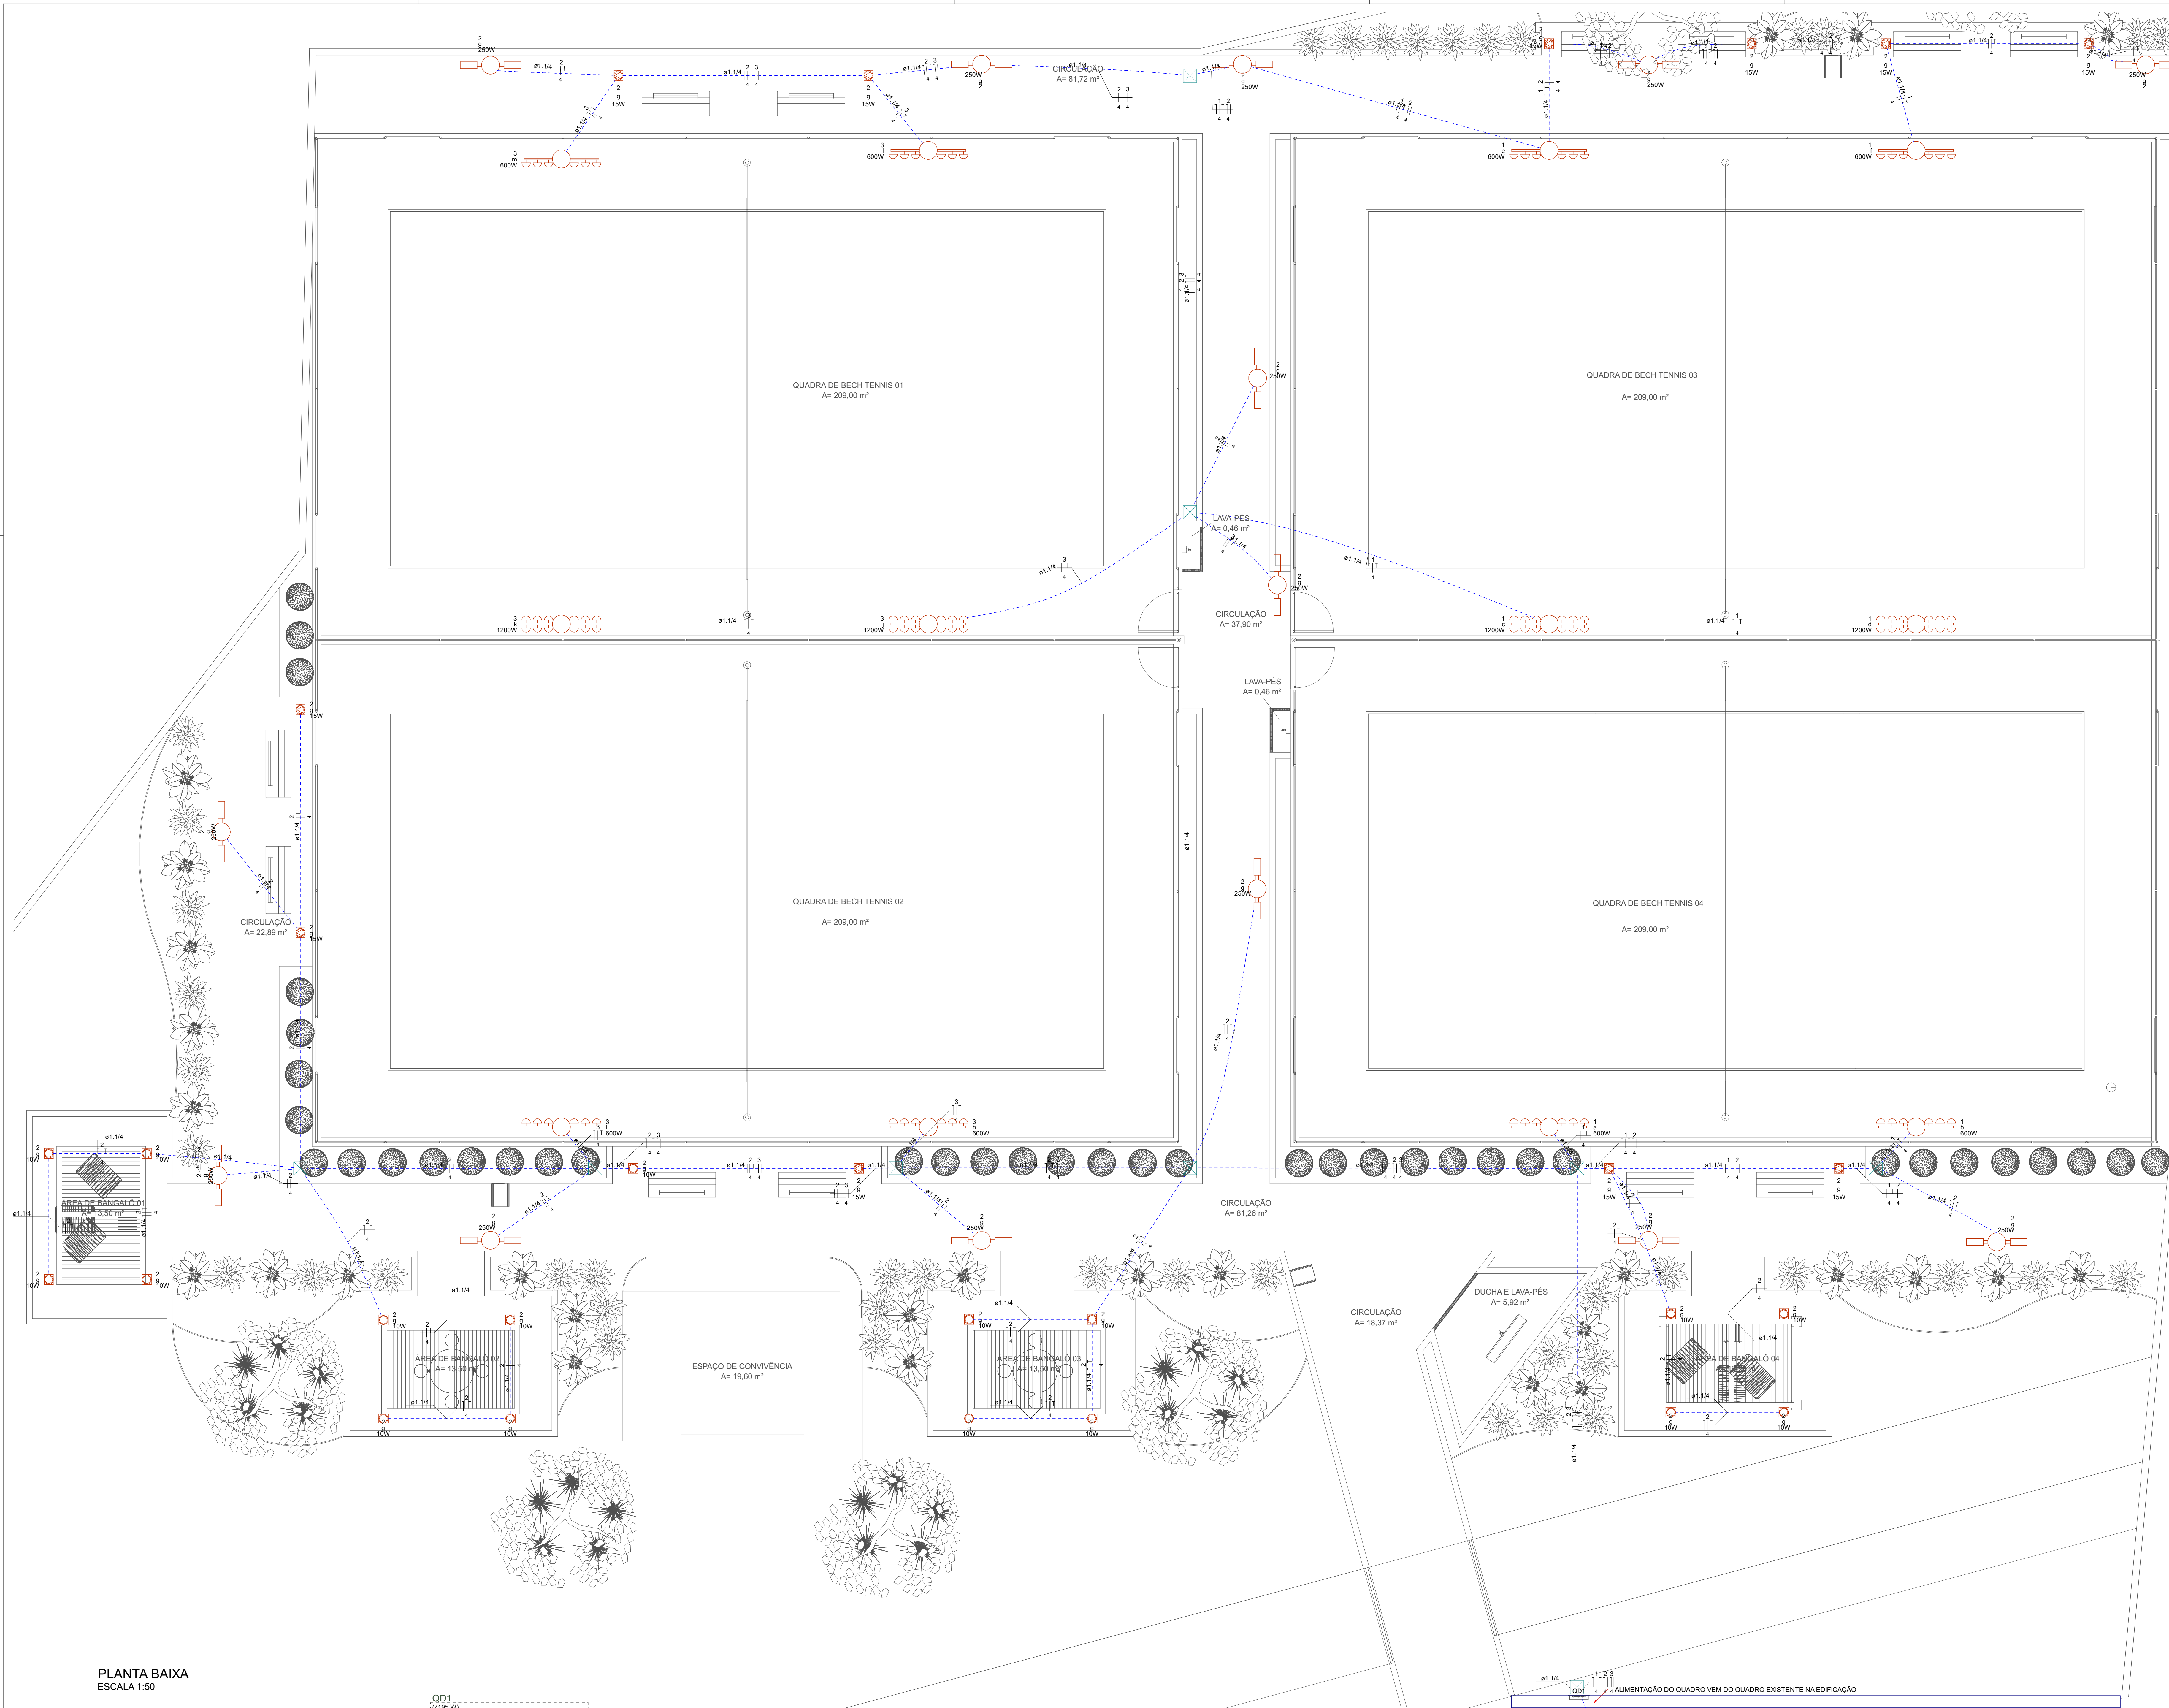

PLANTA BAIXA
ESCALA 1:50

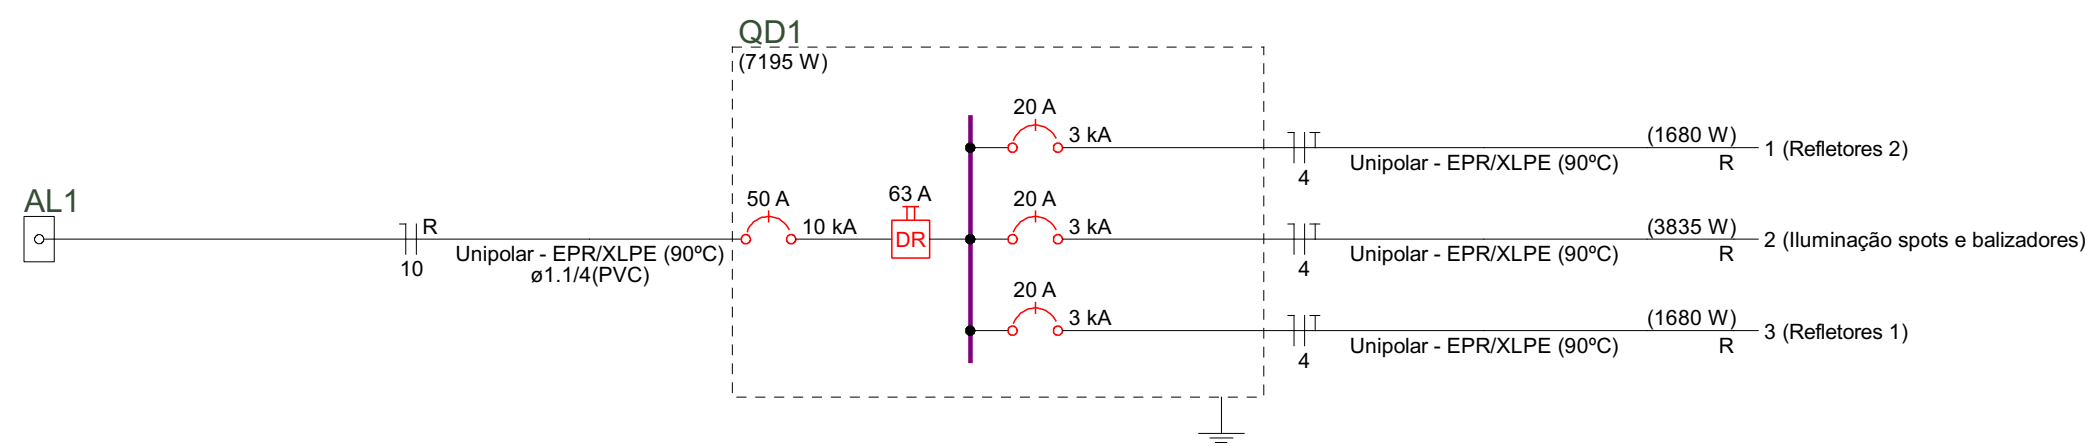

Quadro de Cargas (QD1) - Têmpo														
Circuito	Descrição	Esquema	Método	Tensão (V)	Iluminação (W)	Pot. total (VA)	Pot. total (VA)	Fases	Pot. - R (VA)	Pot. - S (VA)	Pot. - T (VA)	FCT	Ip (A)	Ip (A)
1	Refletores 2	F+N+T	D	220 V	10	1680	1680	R	1680	0	0	1,00	0,70	10,9
2	Iluminação spots e balizadores	F+N+T	D	220 V	17	3835	3835	R	3835	0	0	1,00	0,70	24,9
3	Refletores 1	F+N+T	D	220 V	14	1680	1680	R	1680	0	0	1,00	0,70	10,9
TOTAL					41	7195	7195	R	7195	0	0			

Quadro de Demanda (QD1) - Têmpo		
Tipo de carga	Potência instalada (VA)	Demanda (VA)
Iluminação e TUD's (Escotas e semelhantes)	7,20	7,20
TOTAL		7,20

Legenda - Têmpo	
	2x refletor LED sobre poste - LEX51-S18000750FM (18000lm, 5000K, fecho 70°) lumicenter - 2x105W
	4x refletor LED sobre poste - LEX51-S18000750FM (18000lm, 5000K, fecho 70°) lumicenter - 4x105W
	Balizador embutido no piso - Garten 50cm - Blumenau Iluminação - Mod. 14100100-16
	Caixa de passagem 300x300x100 no piso - LED embutido no piso - Blumenau Iluminação - Mod. 12925355-23
	Poste de iluminação 2 pórtais - 2x250W
	Quadro de distribuição

Legenda de condutos - Têmpo	
	Elétrica
	Piso

REVISÕES			
Nº	DATA	DESCRIÇÃO	ASSINATURA
01	JUN/2025	PROJETO EXECUTIVO	GUILHERME B. MOREIRA

E+PLAN ENGENHARIA
CNPJ: 190188700001-65
CREA/SC: 127622-8
RUA: NAILA CARONE GODEERT, 1080 SL 1001/1002 - PALHOÇA - SC
CEP: 88132-150
www.eplan-eng.br
TELEFONE: (48) 3093 9350

Sesc
RUA HELINE SCHWEDT, 785 - CENTRO - FLORIANÓPOLIS/SC
CEP: 88010-000 - FONE: (48) 3231-4400
www.sesc-sc.com.br

PROJETO: **PROJETO ELÉTRICO**

LOCAL: BLUMENAU/SC

ENDEREÇO DA OBRA: Rua Engenheiro Udo Dawke, 1330 - Salto do Norte - Blumenau - SC

OBRA: **SESC BLUMENAU HSB**

CONTEÚDO: **PLANTA BAIXA E DIAGRAMAS**

PROPRIETÁRIO: _____ RESP. TÉCNICO: _____

CARIMBO: _____

SERVIÇO SOCIAL DO COMÉRCIO - SEC AR/SC
CNPJ: 03.603.985/0001-68

AUTOR DO PROJETO: _____ PRANCHAS Nº: **1**

ENG. GUILHERME BECKER MOREIRA
CREA/SC: 217657-7 _____ ASSINATURA

CO-AUTOR DO PROJETO: _____ ASSINATURA

ARQUIVO: _____ DATA: JUN/2025

DESENHO: NATÉLLE SILVA _____ ESCALA: INDICADA