


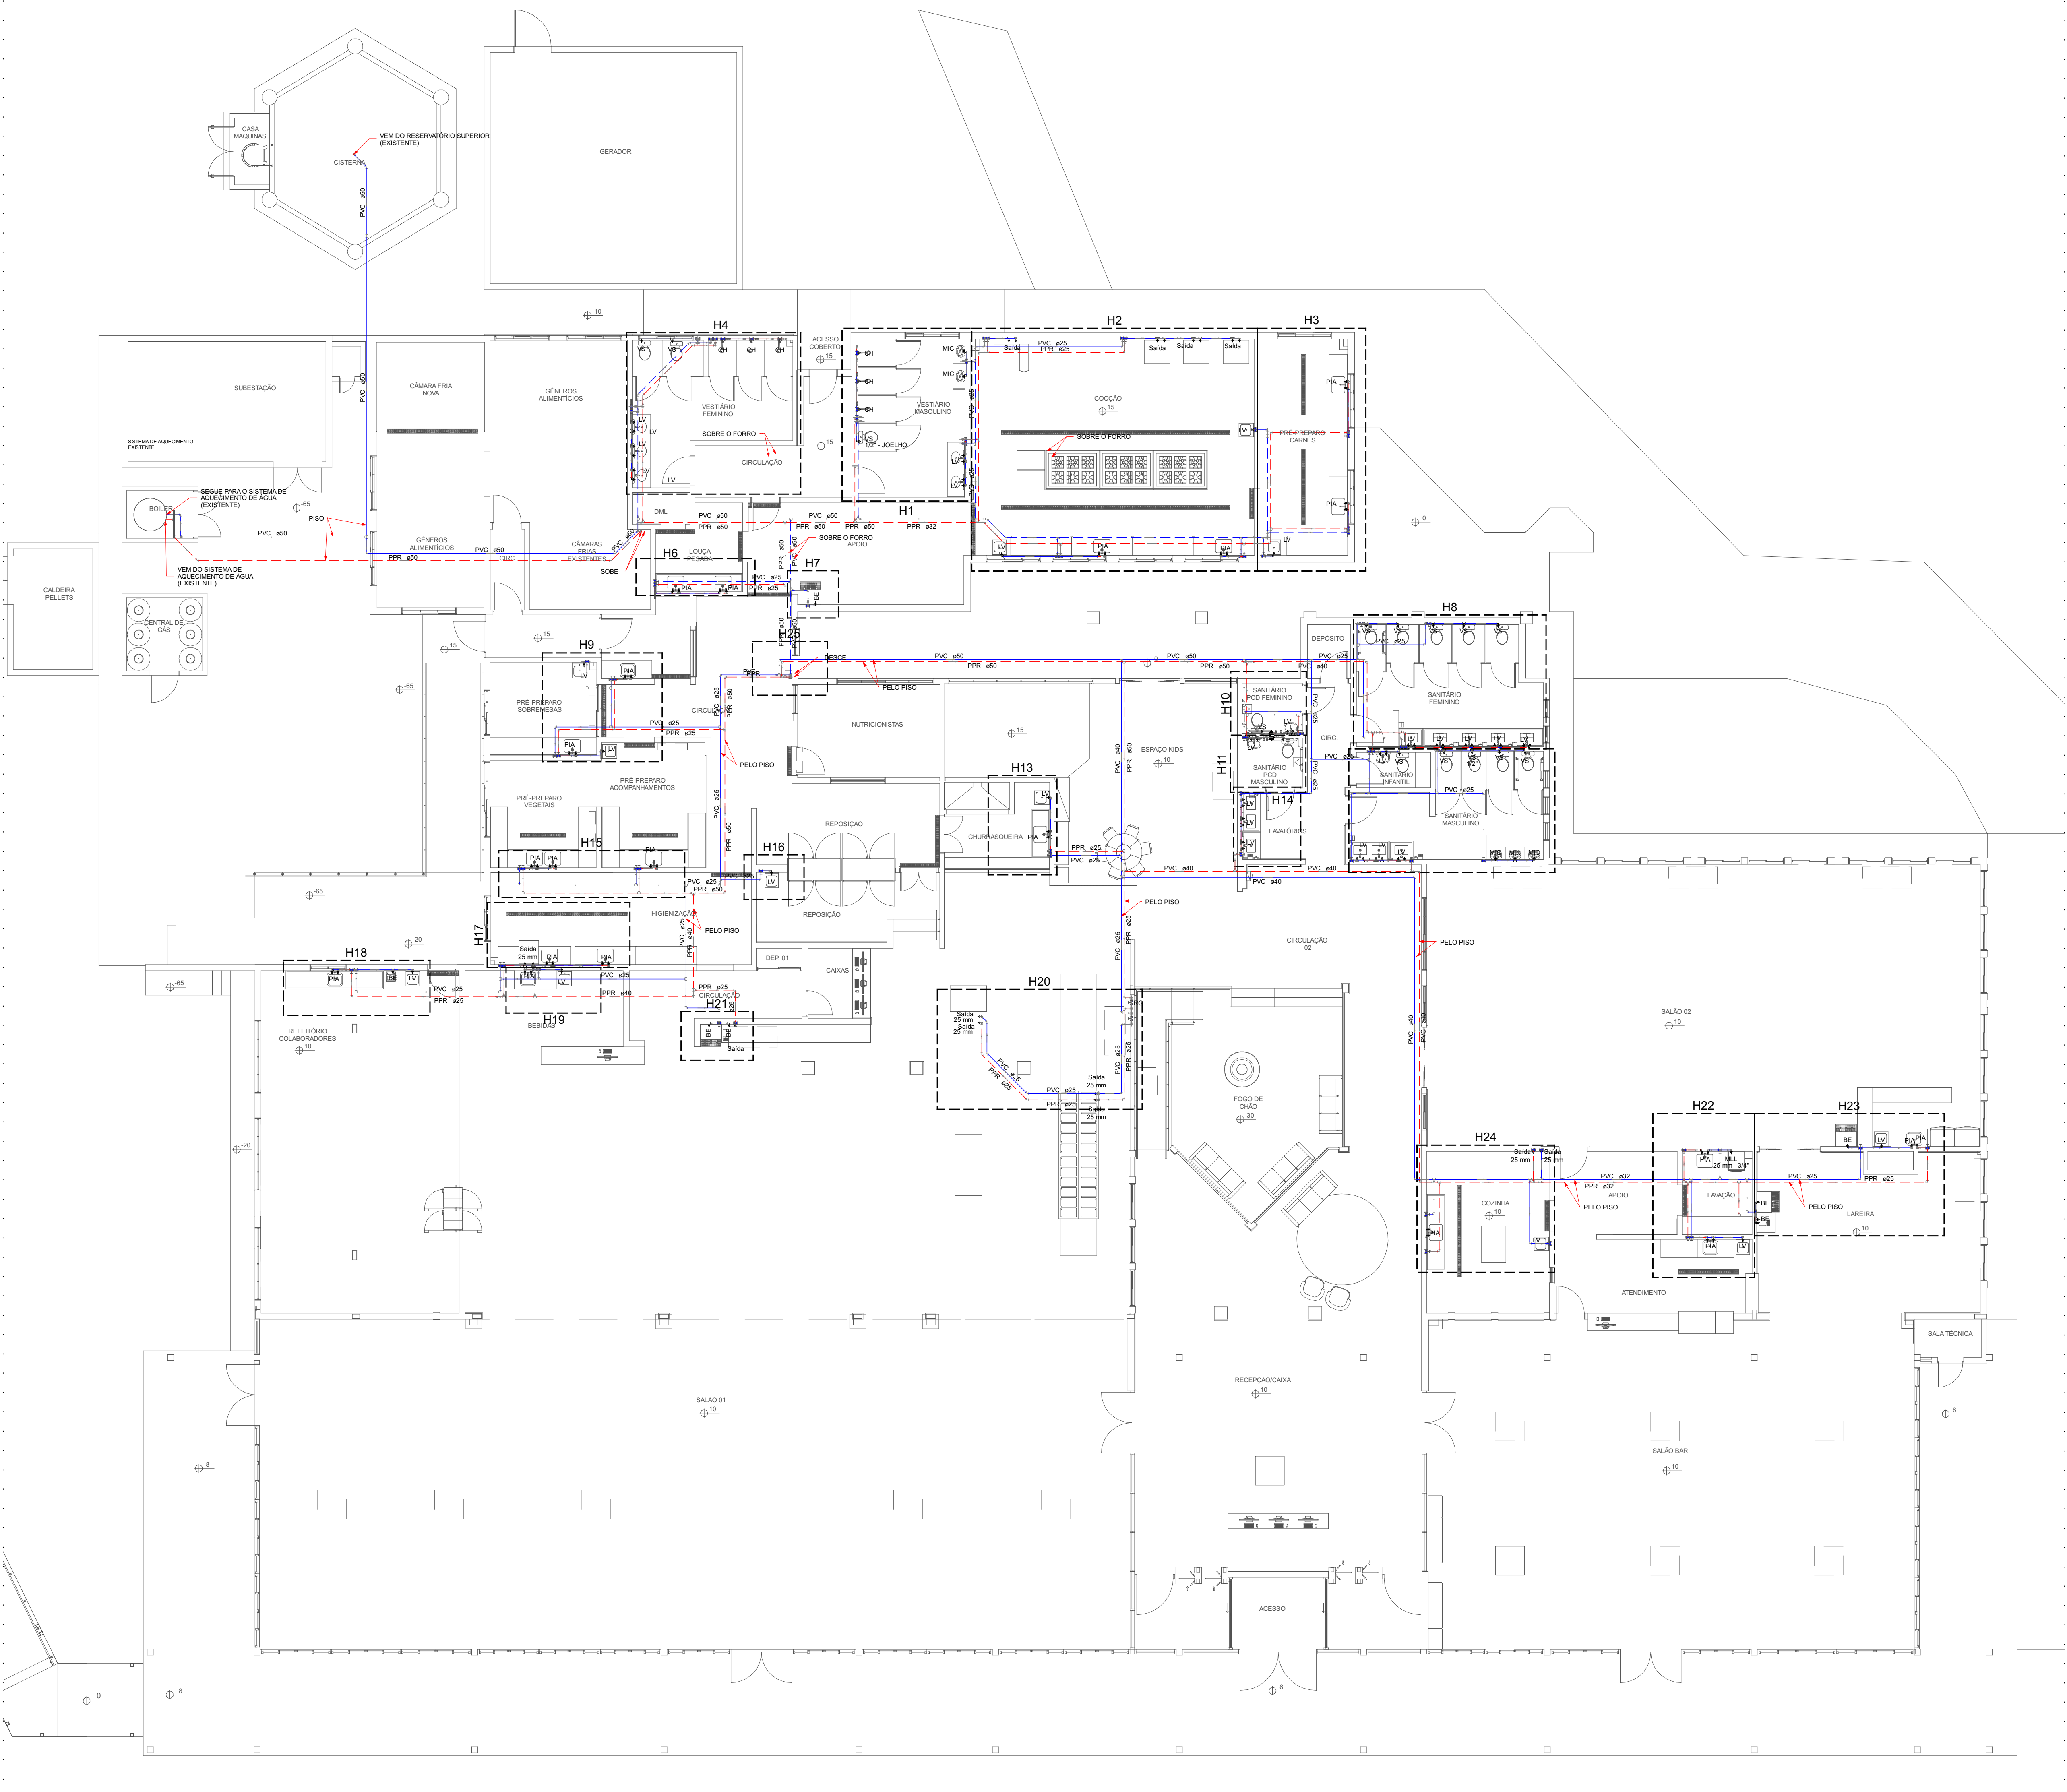

PLANTA BAIXA TÉRREO - REDE DE ÁGUA FRIA / QUENTE
ESCALA: 1:100

Legenda de Tubulações

Material da Tubulação	Diâmetro da Tubulação
—	20 mm
—	25 mm
—	32 mm
—	40 mm
—	50 mm
—	63 mm
—	75 mm
—	90 mm
—	110 mm
—	125 mm
—	150 mm
—	175 mm
—	200 mm
—	225 mm
—	250 mm
—	275 mm
—	300 mm
—	325 mm
—	350 mm
—	375 mm
—	400 mm
—	425 mm
—	450 mm
—	475 mm
—	500 mm
—	525 mm
—	550 mm
—	575 mm
—	600 mm
—	625 mm
—	650 mm
—	675 mm
—	700 mm
—	725 mm
—	750 mm
—	775 mm
—	800 mm
—	825 mm
—	850 mm
—	875 mm
—	900 mm
—	925 mm
—	950 mm
—	975 mm
—	1000 mm

AF-N
e D

AL-N
e D

AP-N
e D

TO-N
e D

CV-N
e D

COLUNA DE ÁGUA FRIA POTÁVEL
DIÂMETRO INDICADO

ALIMENTAÇÃO DE ÁGUA FRIA POTÁVEL
DIÂMETRO INDICADO

COLUNA DE ÁGUA PLUVIAL
DIÂMETRO INDICADO

TUBO DE QUEIDA SANITÁRIO
DIÂMETRO INDICADO

COLUNA DE VENTILAÇÃO
DIÂMETRO INDICADO

Legenda das Instalações - TÉRREO SALÃO

LV Lavatório com Td de 90° - 25 mm x 1/2"

LV Lavatório com pedre de 90° - 25 mm x 1/2"

PIA Pia de cozinha com pedre de 90° - 25 mm x 1/2"

RG Registro de gaveta c/canopla cromada c/ PPR - 25 mm x 3/4"

Saida Saida livre - 25 mm

BE Banheiro com pedre de 90° - 25 mm - 1/2"

CH Chuveiro - 25 mm x 1/2"

LV Lavatório com Td de 90° - 25 mm - 1/2"

LV Lavatório com pedre de 90° - 25 mm - 1/2"

MIC Microtubo s/valva, c/valvula de descarga, com Td de 90° - 25 mm - 1/2"

MIC Microtubo s/valva, c/valvula de descarga, com pedre de 90° - 25 mm - 1/2"

PIA Pia de cozinha com Td de 90° - 25 mm - 1/2"

PIA Pia de cozinha com pedre de 90° - 25 mm - 1/2"

RP Registro de Pressão com PVC soldável - 25 mm - 3/4"

RG Registro de gaveta c/canopla cromada c/PVC soldável - 3/4"

Saida Saida livre - 25 mm

VS Vaso sanitário com caixa acoplada - 1/2"

Legenda - TÉRREO SALÃO

Registro de Pressão com PVC soldável

Registro de gaveta c/canopla cromada c/ PPR

Registro de gaveta c/canopla cromada c/PVC soldável

REVISÕES			
Nº	DATA	DESCRIÇÃO	ASSINATURA

E+PLAN ENGENHARIA
CNPJ: 1501687/0001-55
CREABSC: 127.622-5
RUA: NAILA CARONE GOEDERT, 1080 SL 1001/1002 - PALHOÇA - SC
CEP: 88132-150
www.eplan-eng.br
TELEFONE: (48) 3093 9350

Sesc
SERVIÇO SOCIAL DO COMÉRCIO
DEPARTAMENTO REGIONAL DE SANTA CATARINA
RUA HELINE SCHRODT, 181 - CENTRO - FLORIANÓPOLIS/SC
CEP: 88010-000 - FONE: (48) 321-4400
www.sescsc.com.br

PROJETO: **HIDROSSANITÁRIO**

LOCAL: POUSADA RURAL SESC DE LAGES

ENDEREÇO DA OBRA: RODO. SC 425 - Km 04-05, RINÇÃO COMPRIDO - DISTRITO DOS ÍNDIOS - LAGES / SC 88500-00

OBRA: **RESIDENCIAL**

CONTEÚDO: **PLANTA BAIXA TÉRREO - REDE DE ÁGUA FRIA / QUENTE**

PROPRIETÁRIO: _____ RESP. TÉCNICO: _____

SERVIÇO SOCIAL DO COMÉRCIO - SEC. AR/SC
CNPJ: 03.603.985/0001-48

AUTOR DO PROJETO: _____ PRANCHAS Nº **5**

ENG. CIVIL DILANE DE FREITAS JACINTO
CREABSC: 122.825-5 _____ ASSINATURA

CO-AUTOR DO PROJETO: _____ ASSINATURA

ASSINATURA TOTAL

ARQUIVO: _____ DATA: _____

DESENHO: GABRIEL ESCALA: INDICADA

ABRIL/2026