 



AA



PLANTA BAIXA - NÍVEL 50

Escala: 1 : 25


AA

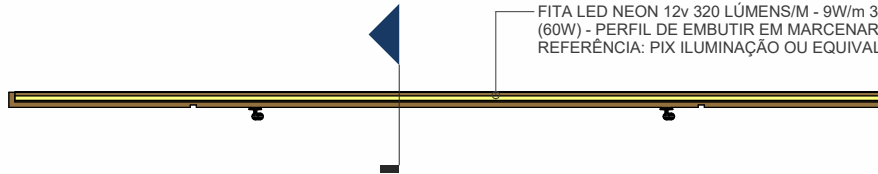

FITA LED NEON 12v 320 LÚMENS/M - 9W/m 3000K COM DRIVER 5A (60W) - PERFIL DE EMBUTIR EM MARCENARIA DIFUSOR LEITOSO REFERÊNCIA: PIX ILUMINAÇÃO OU EQUIVALENTE

PLANTA BAIXA NÍVEL 120

Escala: 1 : 25

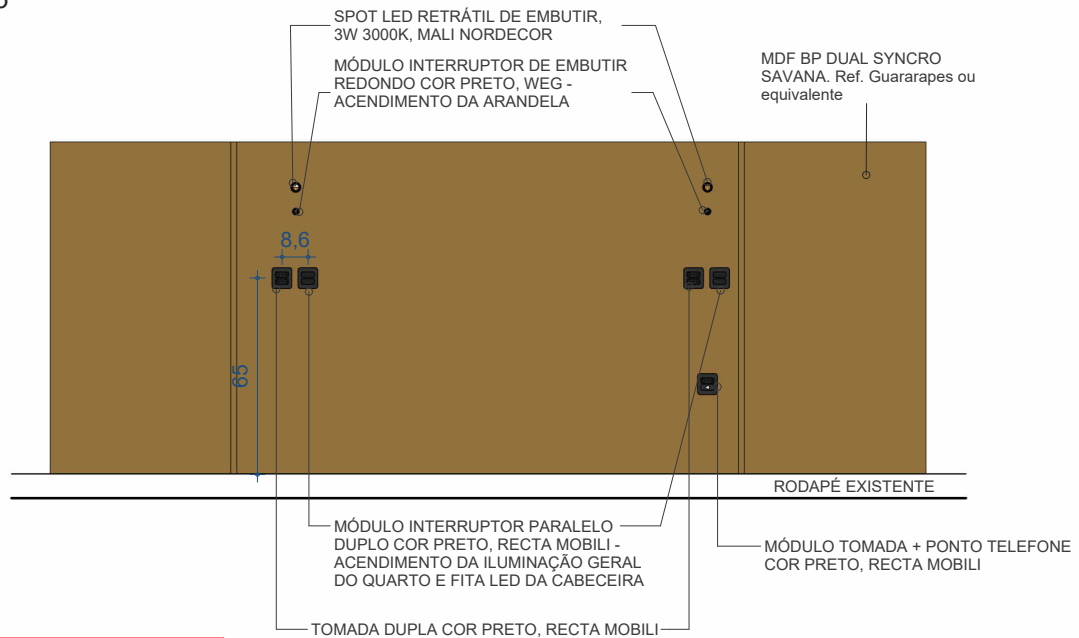

A EMPRESA DEVE CONFERIR TODAS AS MEDIDAS "IN LOCO". DEVEM SER EFETUADAS TODAS AS ADEQUAÇÕES DECORRENTES DE ENCAIXE DE PILARES E OUTROS ELEMENTOS.


3,7-1,8
2,3
20
5,3 5
FITA LED NEON 12v 320 LÚMENS/M - 9W/m 3000K COM DRIVER 5A (60W) - PERFIL DE EMBUTIR DIFUSOR LEITOSO REFERÊNCIA: PIX ILUMINAÇÃO OU EQUIVALENTE

ALIMENTAÇÃO PARA FONTE

ENCAIXE MACHO FÊMEA, RÉGUA A SER PARAFUSADA NA PAREDE EXISTENTE

DET. ENCAIXE E LED

Escala: 1 : 15

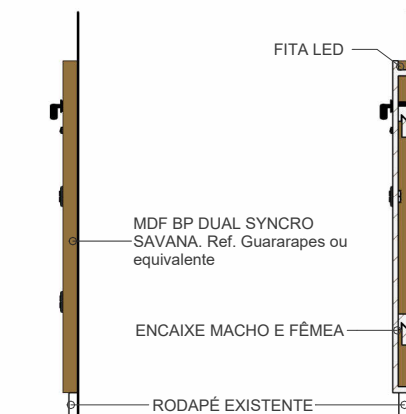

VISTA LATERAL

Escala: 1 : 25

CORTE AA

Escala: 1 : 25

PERSPECTIVA



SERVIÇO SOCIAL DO COMÉRCIO
DEPARTAMENTO REGIONAL
Rua Felipe Schmidt, 785 - Centro - Florianópolis

Projeto:

MOBILIÁRIO - SESC

MH01F 01/01 - CABECEIRA HOTEL

*Todas as medidas devem ser conferidas "in loco" antes da execução dos projetos.
*Qualquer alteração do projeto só poderá ser feita com autorização da Gerência de Engenharia e Arquitetura do SESC.

Escala:

Indicada

Prancha:

MH01F
01/01